

BARRE LED

N.B. TUTTE LE MISURE DEVONO ESSERE VERIFICATE IN CANTIERE



INTERVENTI DI RIQUALIFICAZIONE E ADEGUAMENTO ALLA NORMATIVA ANTINCENDIO DELL' IMMOBILE IN MILANO - VIA TOMMASO GULLI 39

LOTTO 1 - OPERE EDILI E AFFINI

PROPRIETA':
FASC
FONDO AGENTI SPEDIZIONIERI E CORRIERI
Via Tommaso Gulli, 39 - 20147 MILANO
C.F. 8007850155

PROGETTAZIONE E COORDINAMENTO GENERALE:
Arch. MASSIMO PORRO
C.so Galileo Ferraris, 134 - 10129 TORINO
C.F. PRRM5M5913,2195

TECNICO ABILITATO IN MATERIA ANTINCENDIO:
Arch. MASSIMO PORRO
C.so Galileo Ferraris, 134 - 10129 TORINO
C.F. PRRM5M5913,2195

TECNICO ABILITATO IMPIANTI ELETTRICI:
Ing. DARIO COSTANZO
C.so Francia, 30 - 10143 TORINO
C.F. CSTDM5925,1700

COORDINATORE IN FASE DI PROGETTO
(di cui art. 10, comma 1, lett. a) del D.Lgs. 31/08/2015 n. 115)
Arch. ALBERTO PORRO
C.so Mario Emanuele, 8 - 10129 TORINO
C.F. PRRLRT58P09,2197

TITOLO
SCHEMA STRISCE LED CONTROSOFFITTI


SCALA
1:50 / 1:5

AGGIORNAMENTI:


DATA: 30/07/2018

DOCUMENTO


IE-07

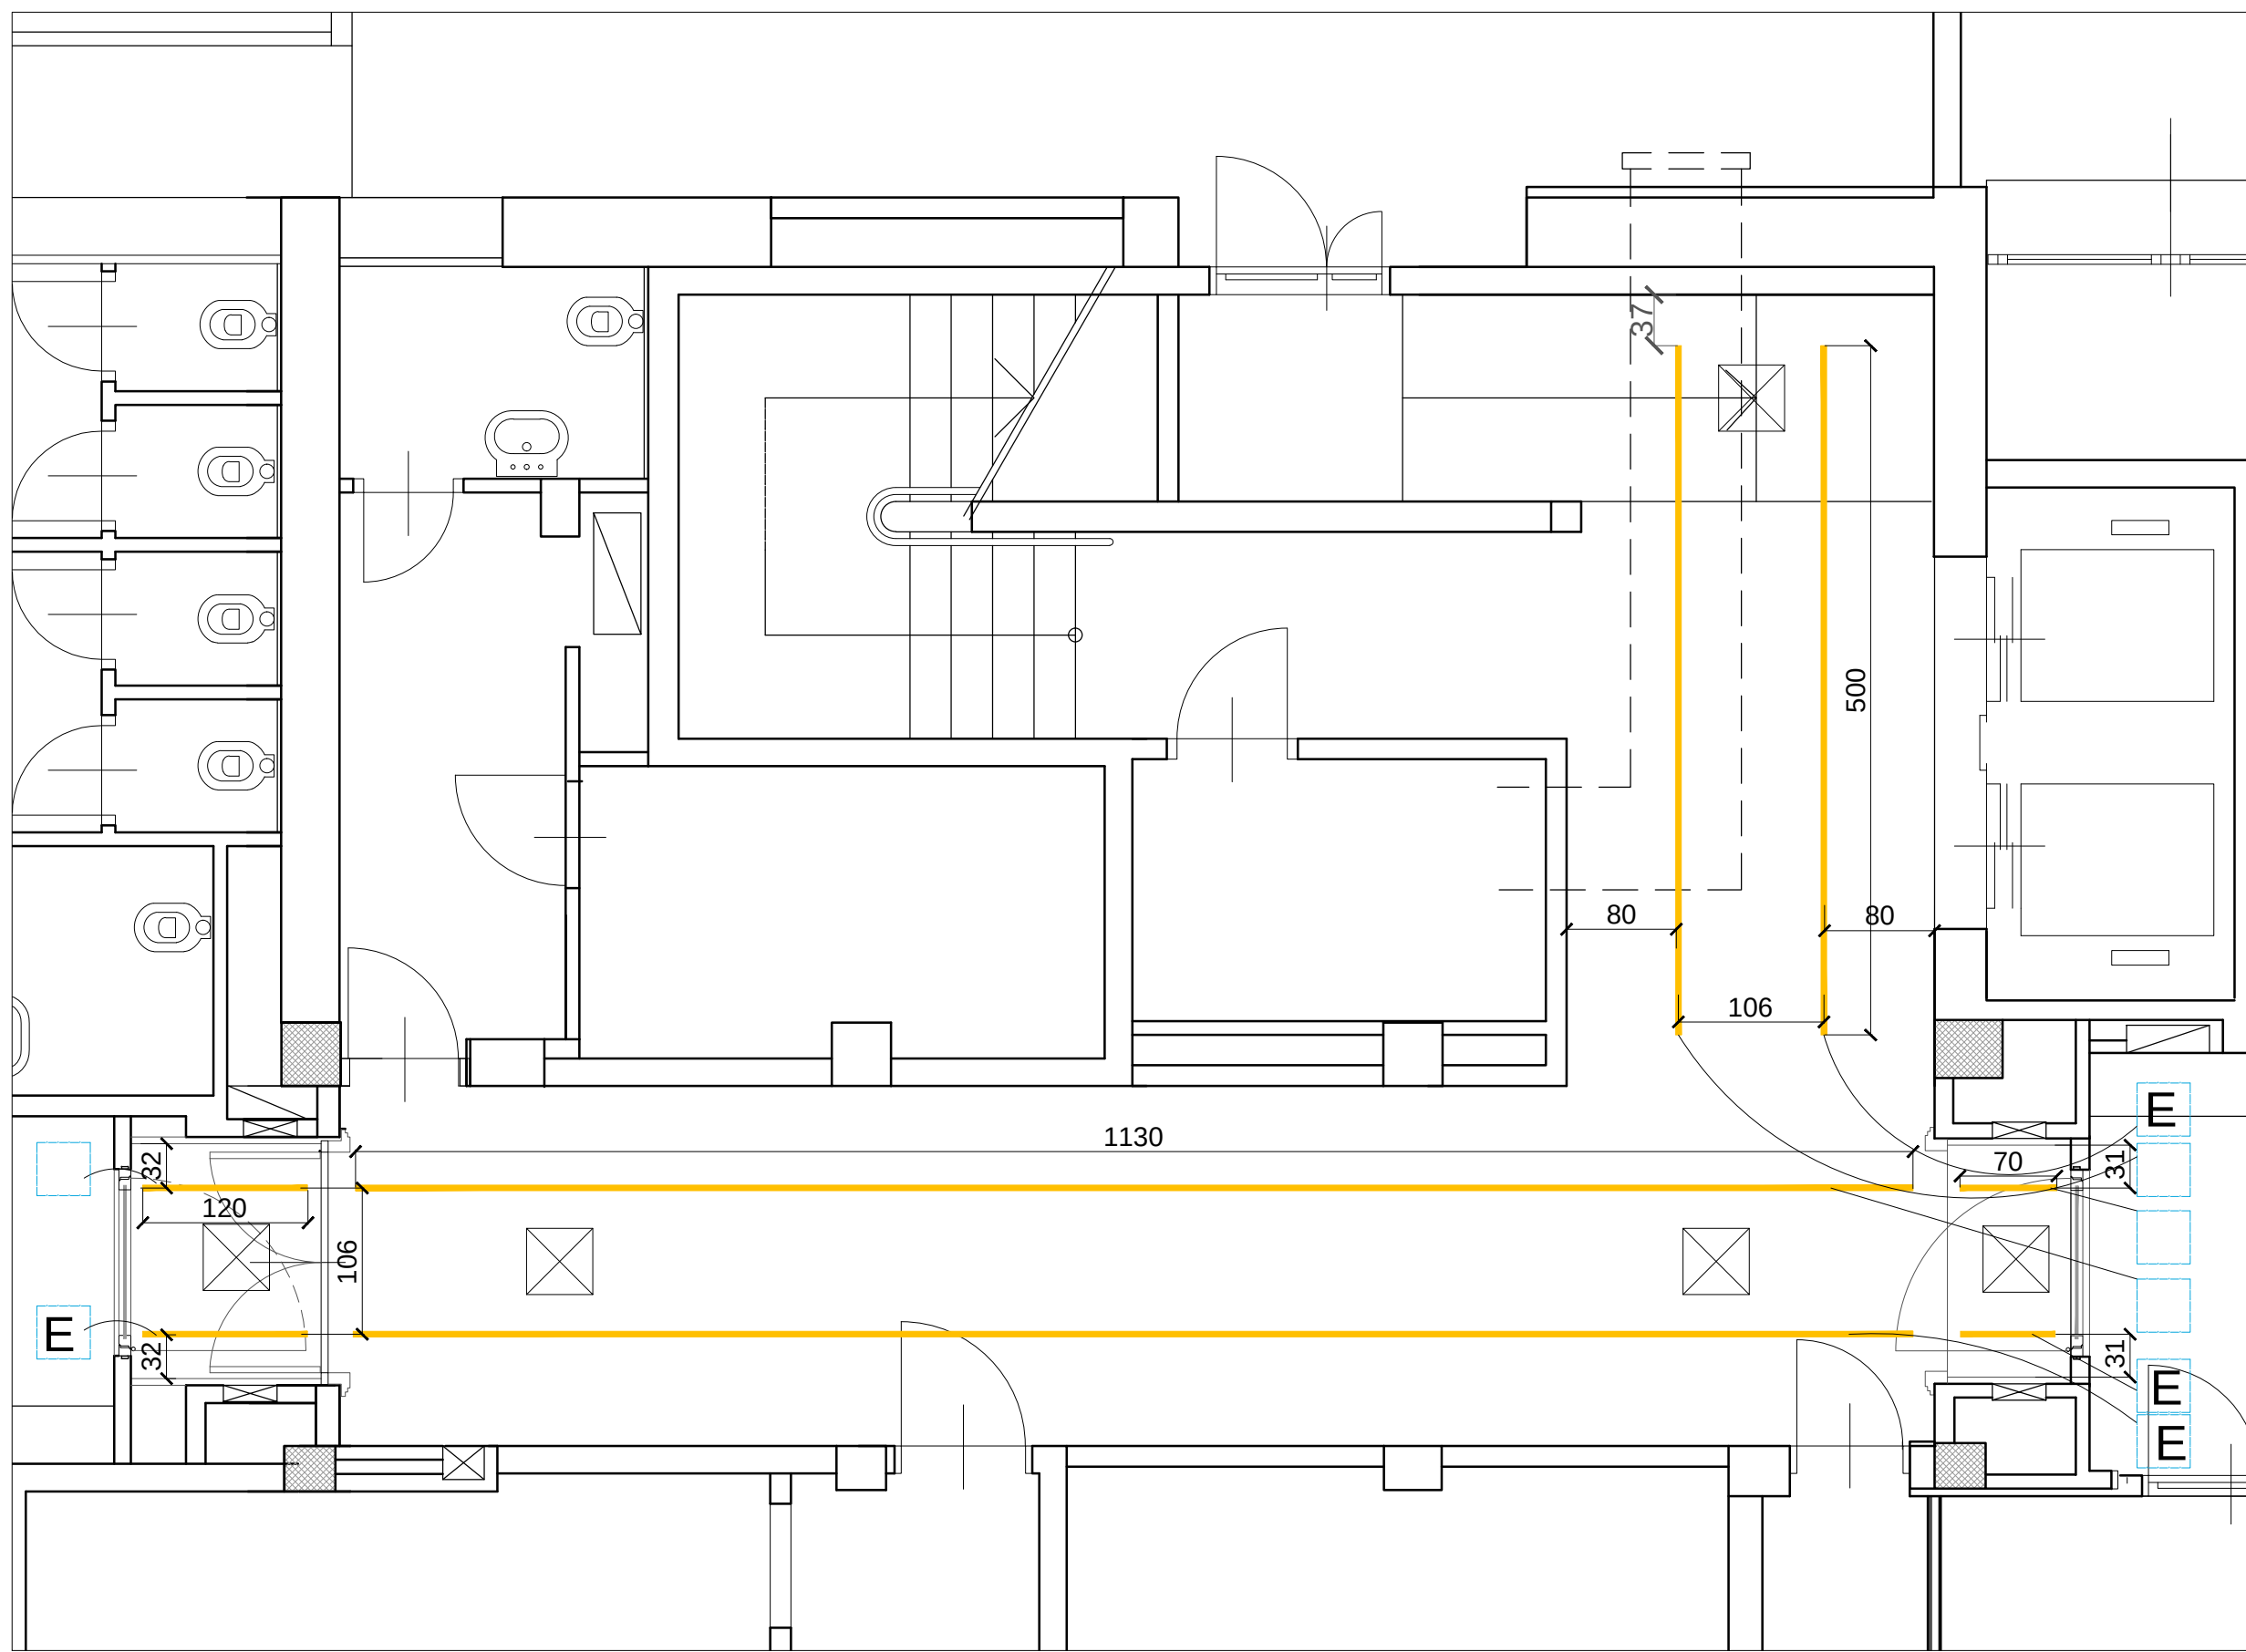


PIANO SEMINTERRATO

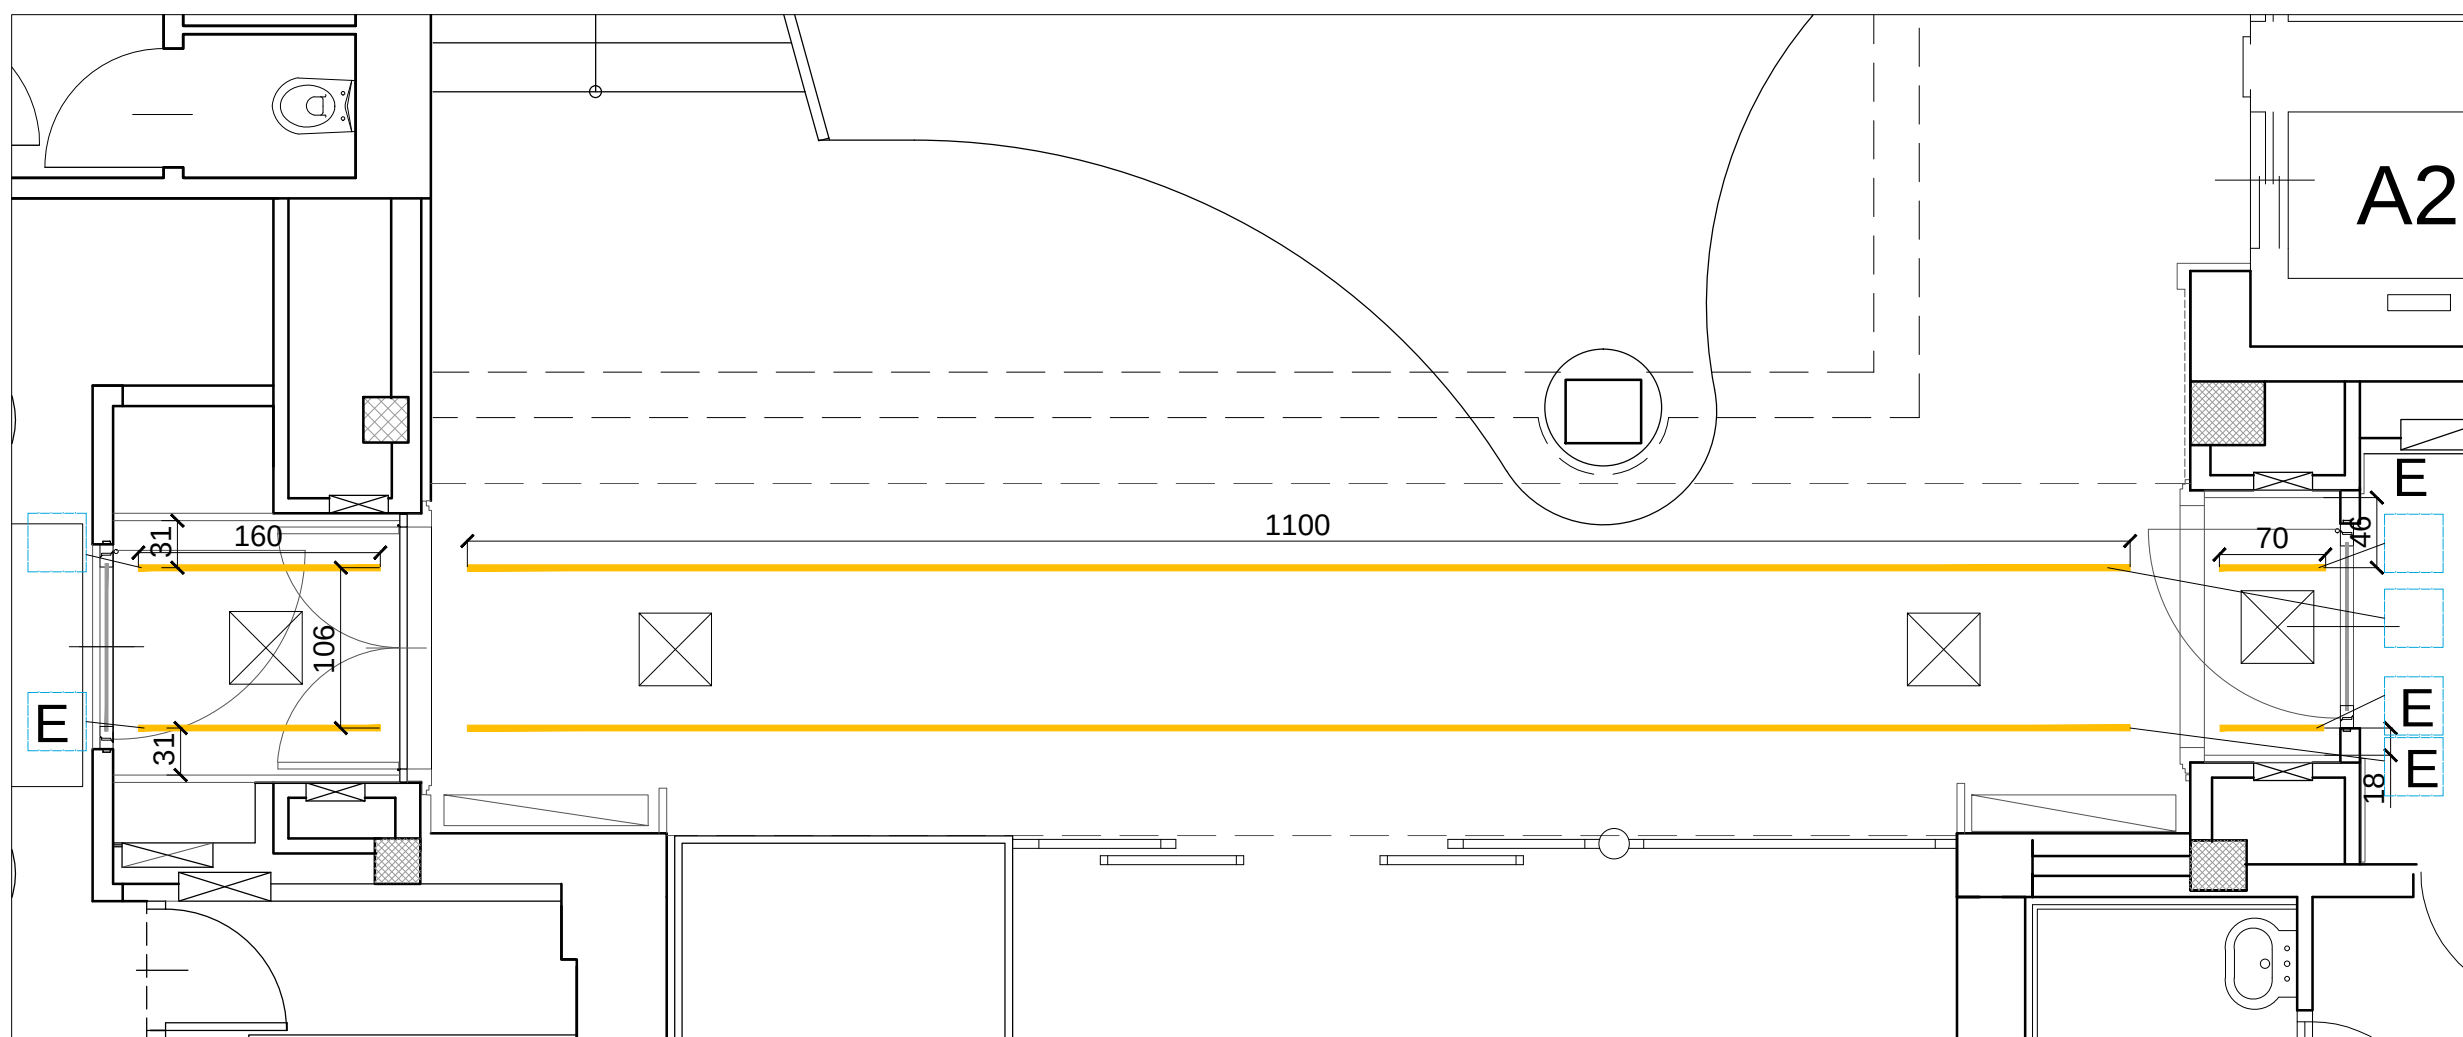


PIANO RIALZATO

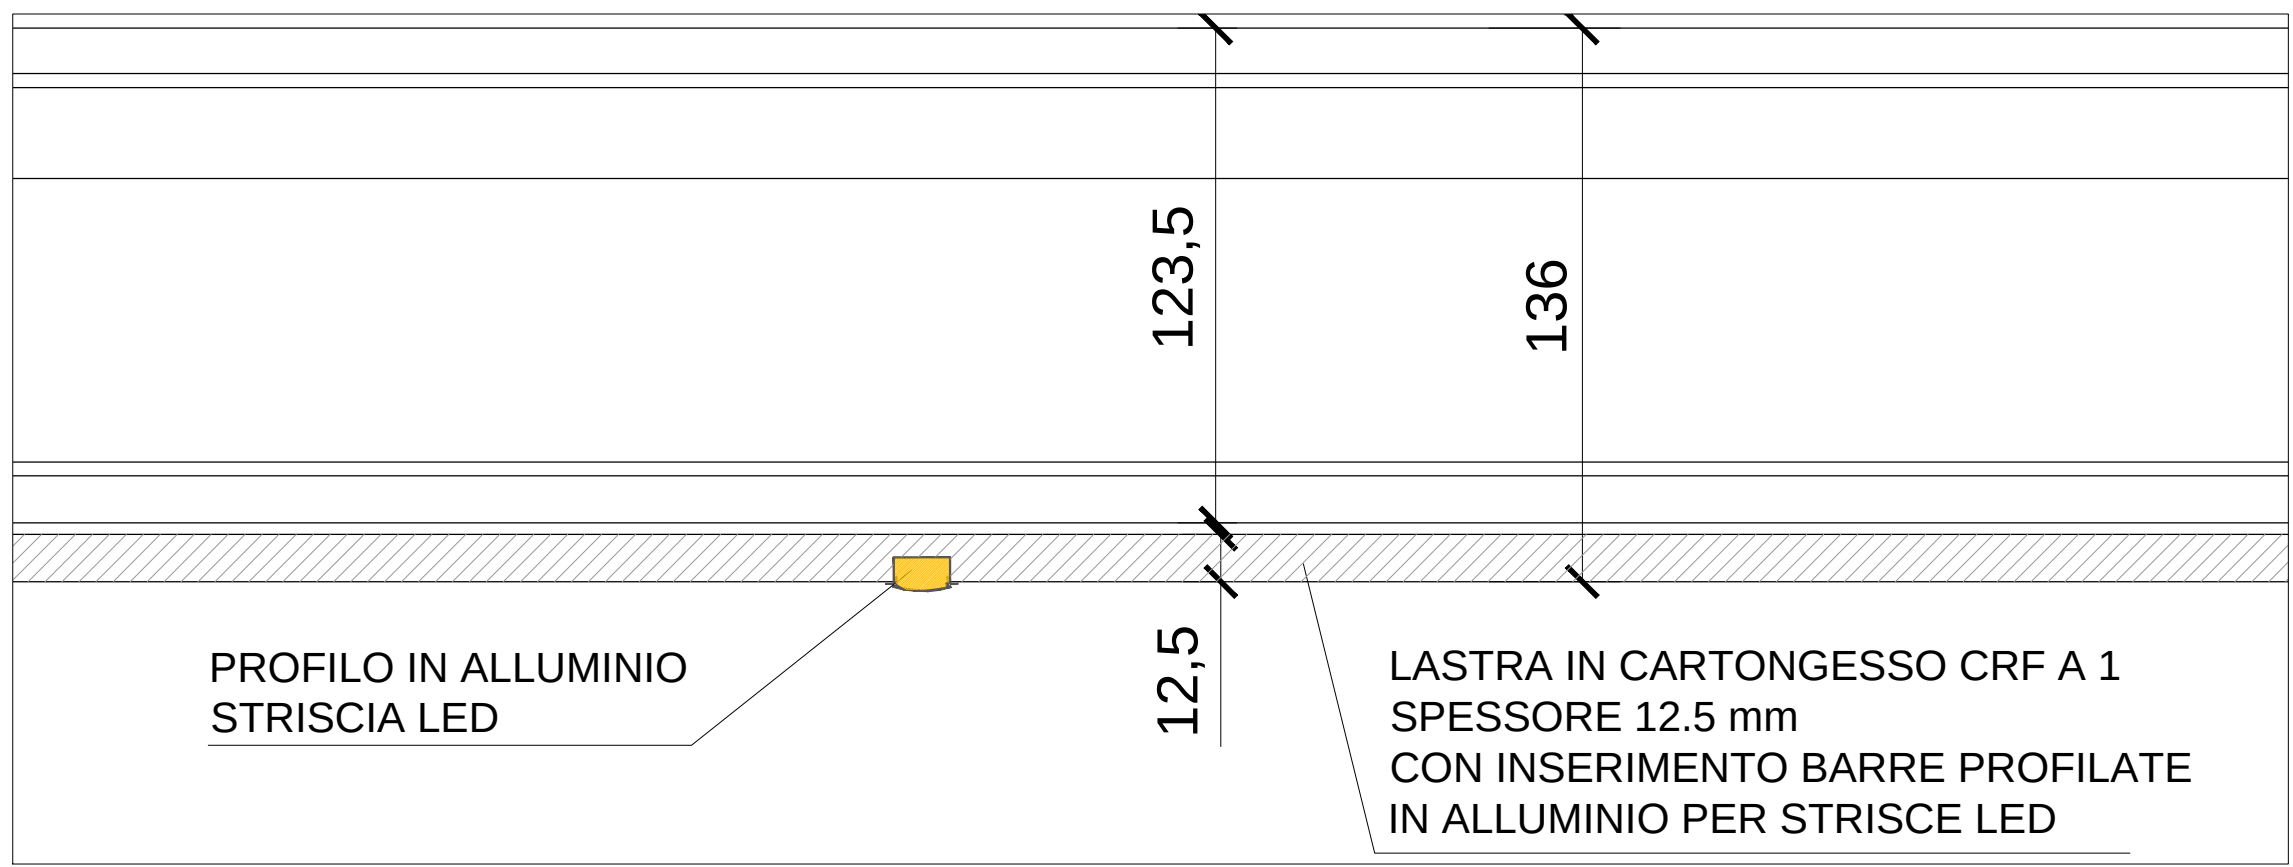

DETTAGLIO

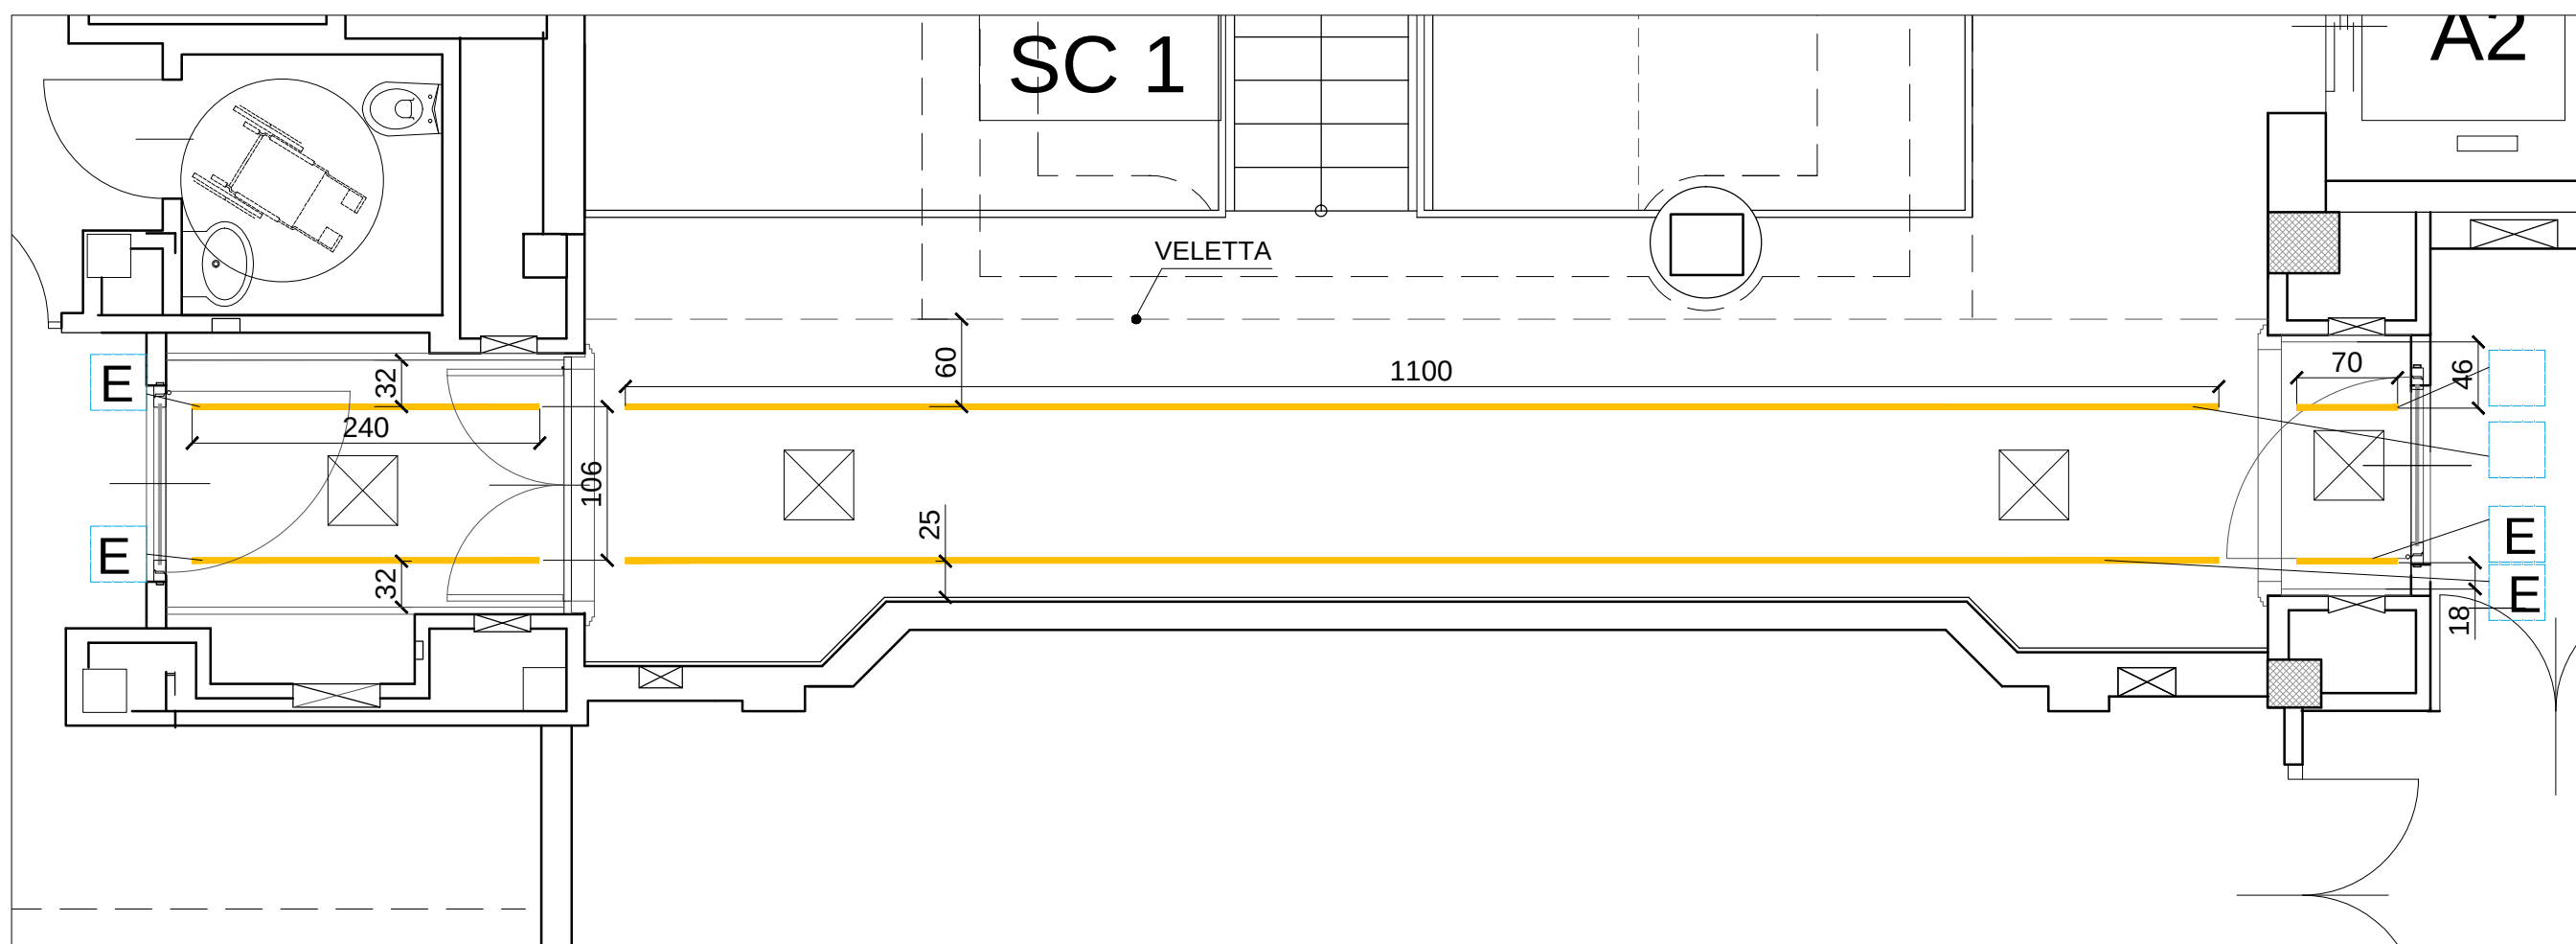

PIANO PRIMO

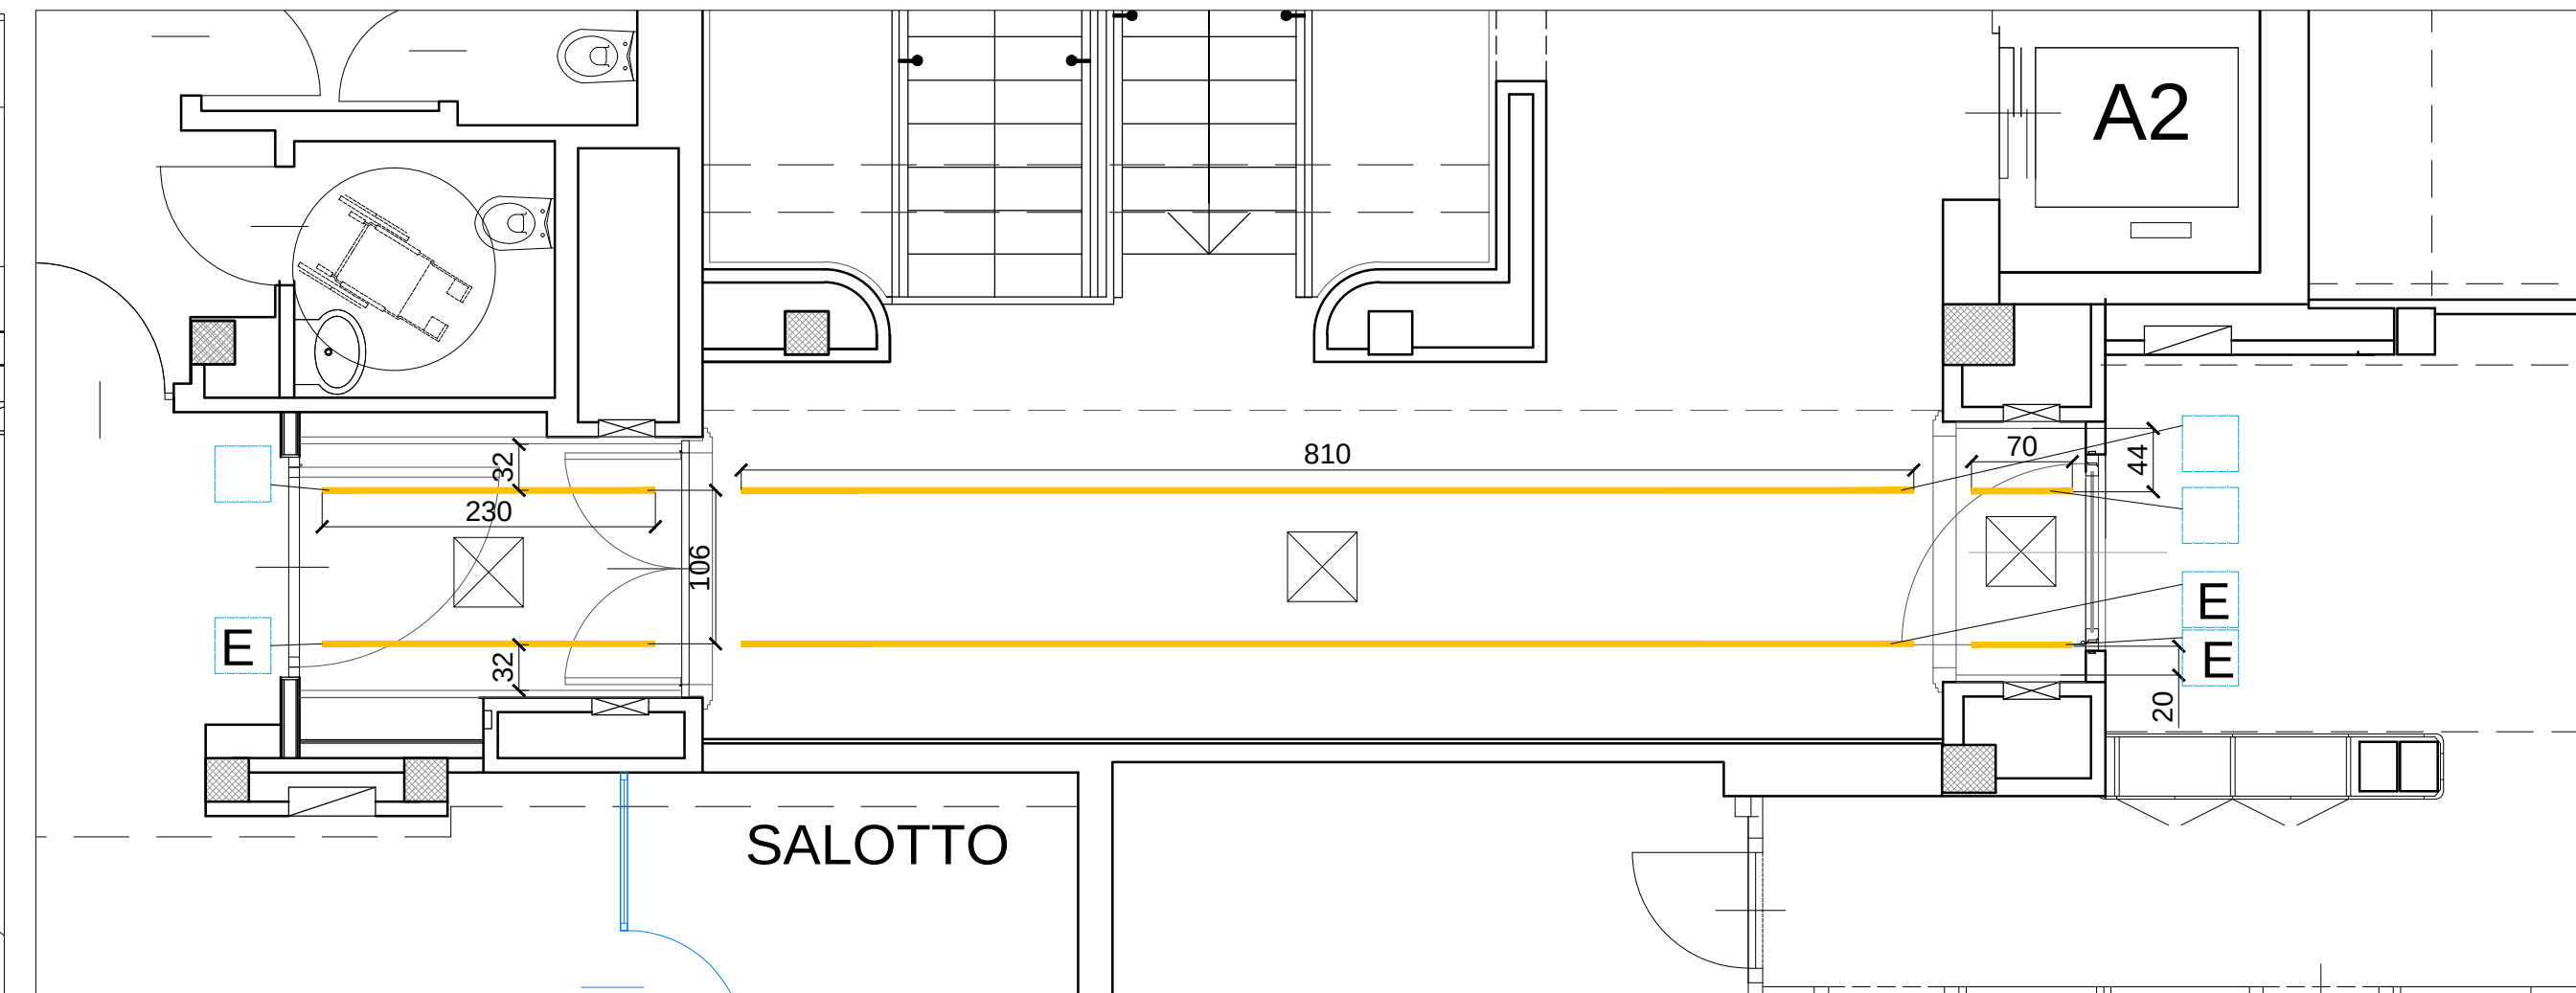

PIANO SECONDO

LEGENDA SIMBOLI	
	GRUPPO DI MISURA ENTE EROGATORE
	QUADRO LOCALE POMPE ANTINCENDIO
	QUADRO POMPE ANTINCENDIO
	CANALINA METALLICA 100x80mm
	TUBAZIONE IN PVC PER CAVI DI SEGNALE
	PRESA INTERLOCUTATA 16A 2P + N - 220V
	CANALIZZAZIONE VERSO L'ALTO
	INTERRUTTORE UNIPOLARE DI SERIE CIVILE COMBINABILE IN CUSTODIA IP 54
	PRESA TIPO SHAKO UNIVERSALE DI SERIE CIVILE COMBINABILE IN CUSTODIA IP 54
	STUFA ELETTRICA LOCALE POMPE ANTINCENDIO
	TERMOSTATO AMBIENTE PER COMANDO STUFA ELETTRICA
	TERMOSTATO AMBIENTE PER COMANDO SERRANDA LOCALE
	PRESSOSTATO
	PULSANTE LUMINOSO PER COMANDO APERTURA VALVOLA ANTIRABDOCCO
	ESTRATTORE ELETTRICO COLLEGATO A SEGNALE ACCENSIONE MOTOPOMPA
	PLAFONIERA A LED, CON CORPO IN POLICARBONATO AUTODESTINGENTE, 50 W DI POTENZA ASSORBITA E GRADO DI PROTEZIONE IP65, TIPO BEGHELLI 25850 001
	PLAFONIERA A LED, 8 W DI POTENZA ASSORBITA E GRADO DI PROTEZIONE IP65, TIPO BEGHELLI 25850 001
	PLAFONIERA A LED, 8 W DI POTENZA ASSORBITA E GRADO DI PROTEZIONE IP65, TIPO BEGHELLI 25850 001
	BATTERIA DI SOCCORSO UPS PER ALIMENTAZIONE VENTOLA DI ESTRAZIONE ARIA
	NUOVA INSTALLAZIONE DI PLAFONIERA LED TIPO BEGHELLI SPA LP23MED LENS PPA 228 - 1015000000
	NUOVA INSTALLAZIONE DI PLAFONIERA LED TIPO BEGHELLI SPA LP23MED LENS PPA 228 - 1015000000
	GRUPPO ALIMENTATORE LED
	GRUPPO ALIMENTATORE LED CON UNITA' EMERGENZA