




KEY PLAN

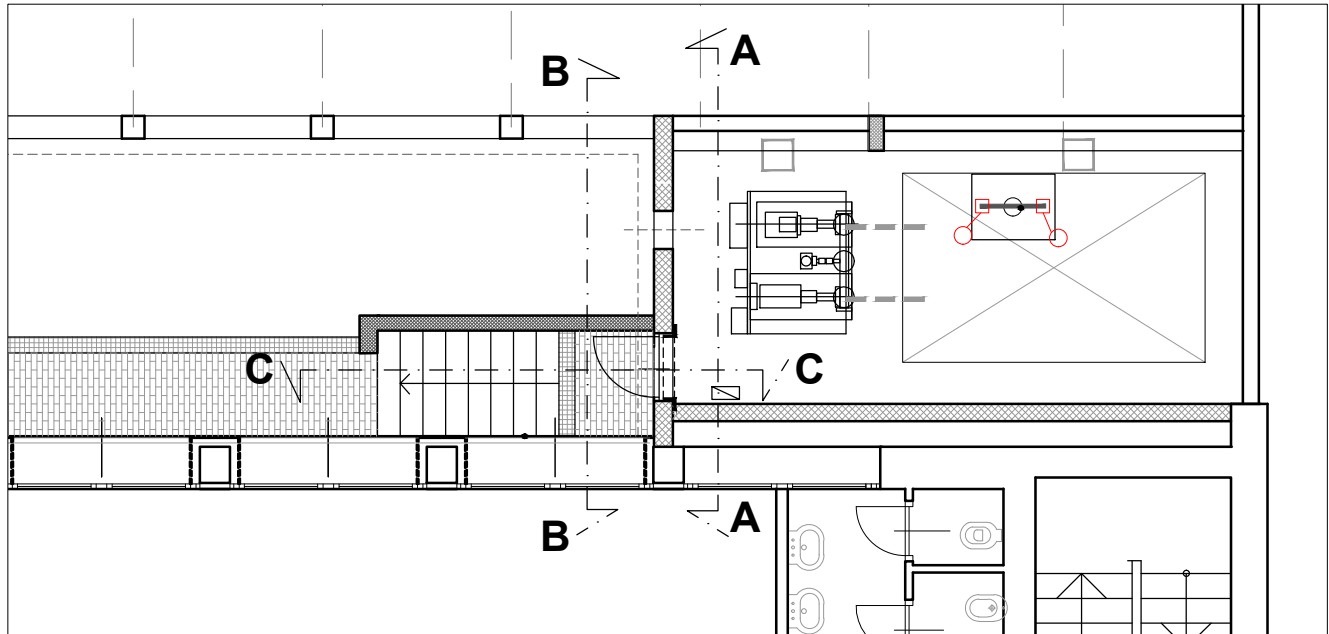

INTERVENTI DI RIQUALIFICAZIONE E ADEGUAMENTO
ALLA NORMATIVA ANTINCENDIO DELL' IMMOBILE IN
MILANO - VIA TOMMASO GULLI 39

LOTTO 1 - OPERE EDILI E AFFINI

PROPRIETA':

FASC
FONDO AGENTI SPEDIZIONIERI E CORRIERI
Via Tommaso Gulli, 39 - 20147 MILANO
C.F.: 80078850155

PROGETTAZIONE E COORDINAMENTO GENERALE:
Arch. MASSIMO PORRO (nAcod. iscrizione M.I.: TO1594A379)
C.so Galileo Ferraris, 134 - 10129 TORINO
C.F.: PRRM5M55R13L219G

TECNICO ABILITATO IN MATERIA ANTINCENDIO:
Arch. MASSIMO PORRO (nAcod. iscrizione M.I.: TO1594A379)
C.so Galileo Ferraris, 134 - 10129 TORINO
C.F.: PRRM5M55R13L219G


COORDINATORE IN FASE DI PROGETTO:
(Ai sensi del D.Lgs. 81/08 e s.m.e i.)
Arch. ALBERTO PORRO
C.so Vittorio Emanuele II, 59 - 10128 TORINO
C.F.: PRRLT58P09L219T

TITOLO
LOCALE GRUPPO POMPE ANTINCENDIO


SCALA 1:200 - 1:50 AGGIORNAMENTI: DATA: 30/07/2018

DOCUMENTO


OE-09

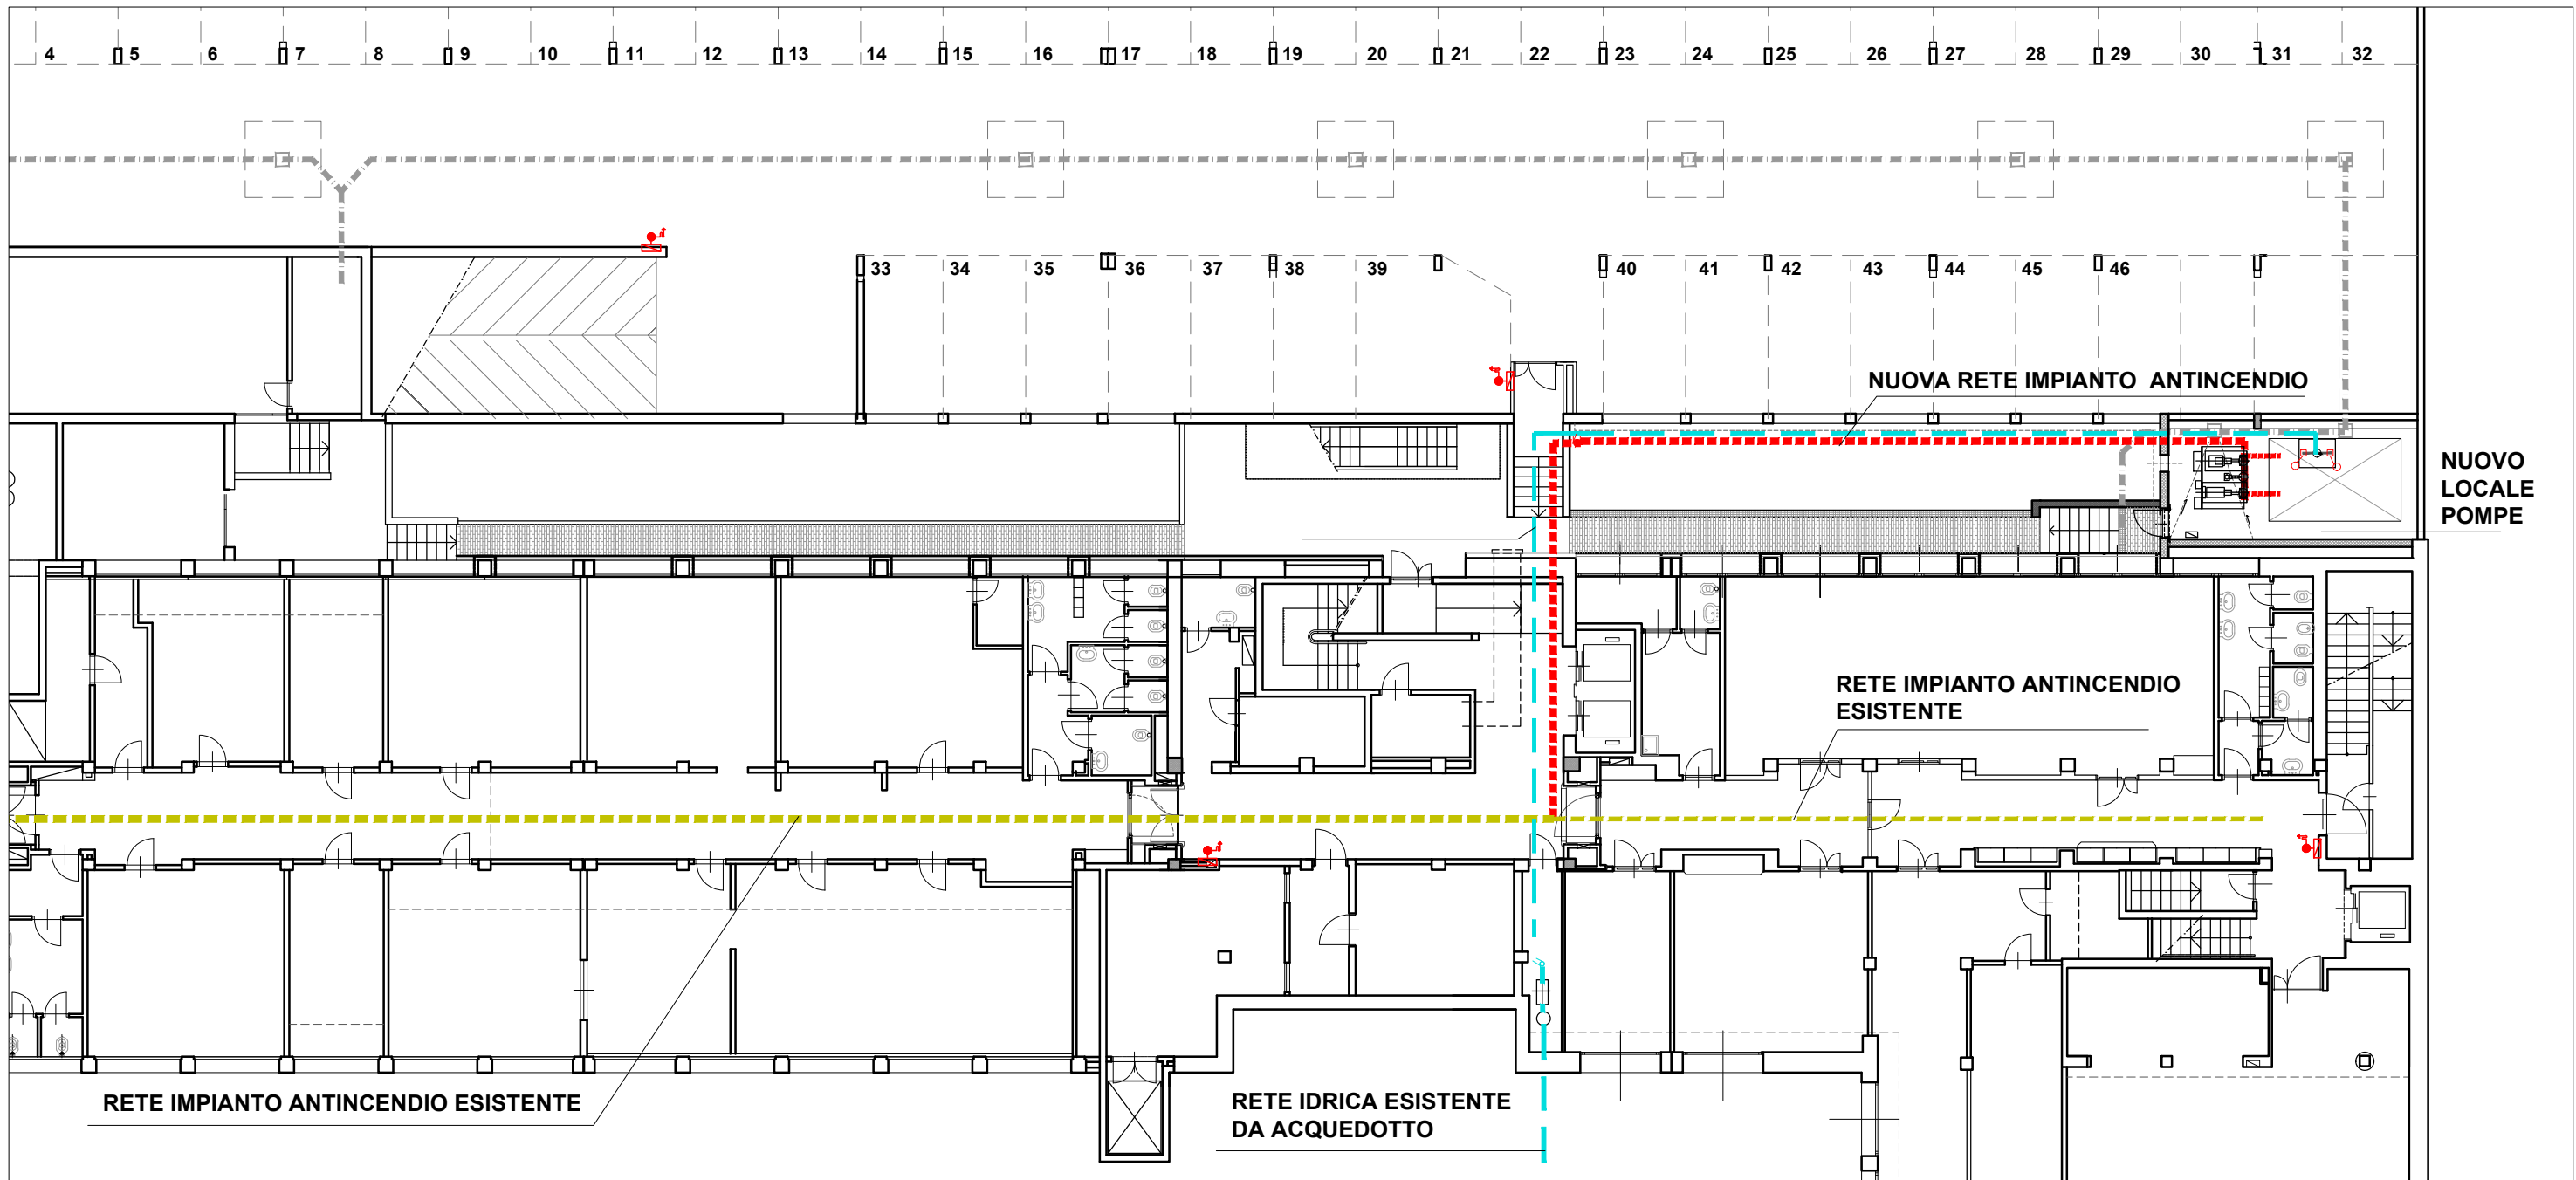


SCHEMA RETE IDRICA IMPIANTO ANTINCENDIO 1:200

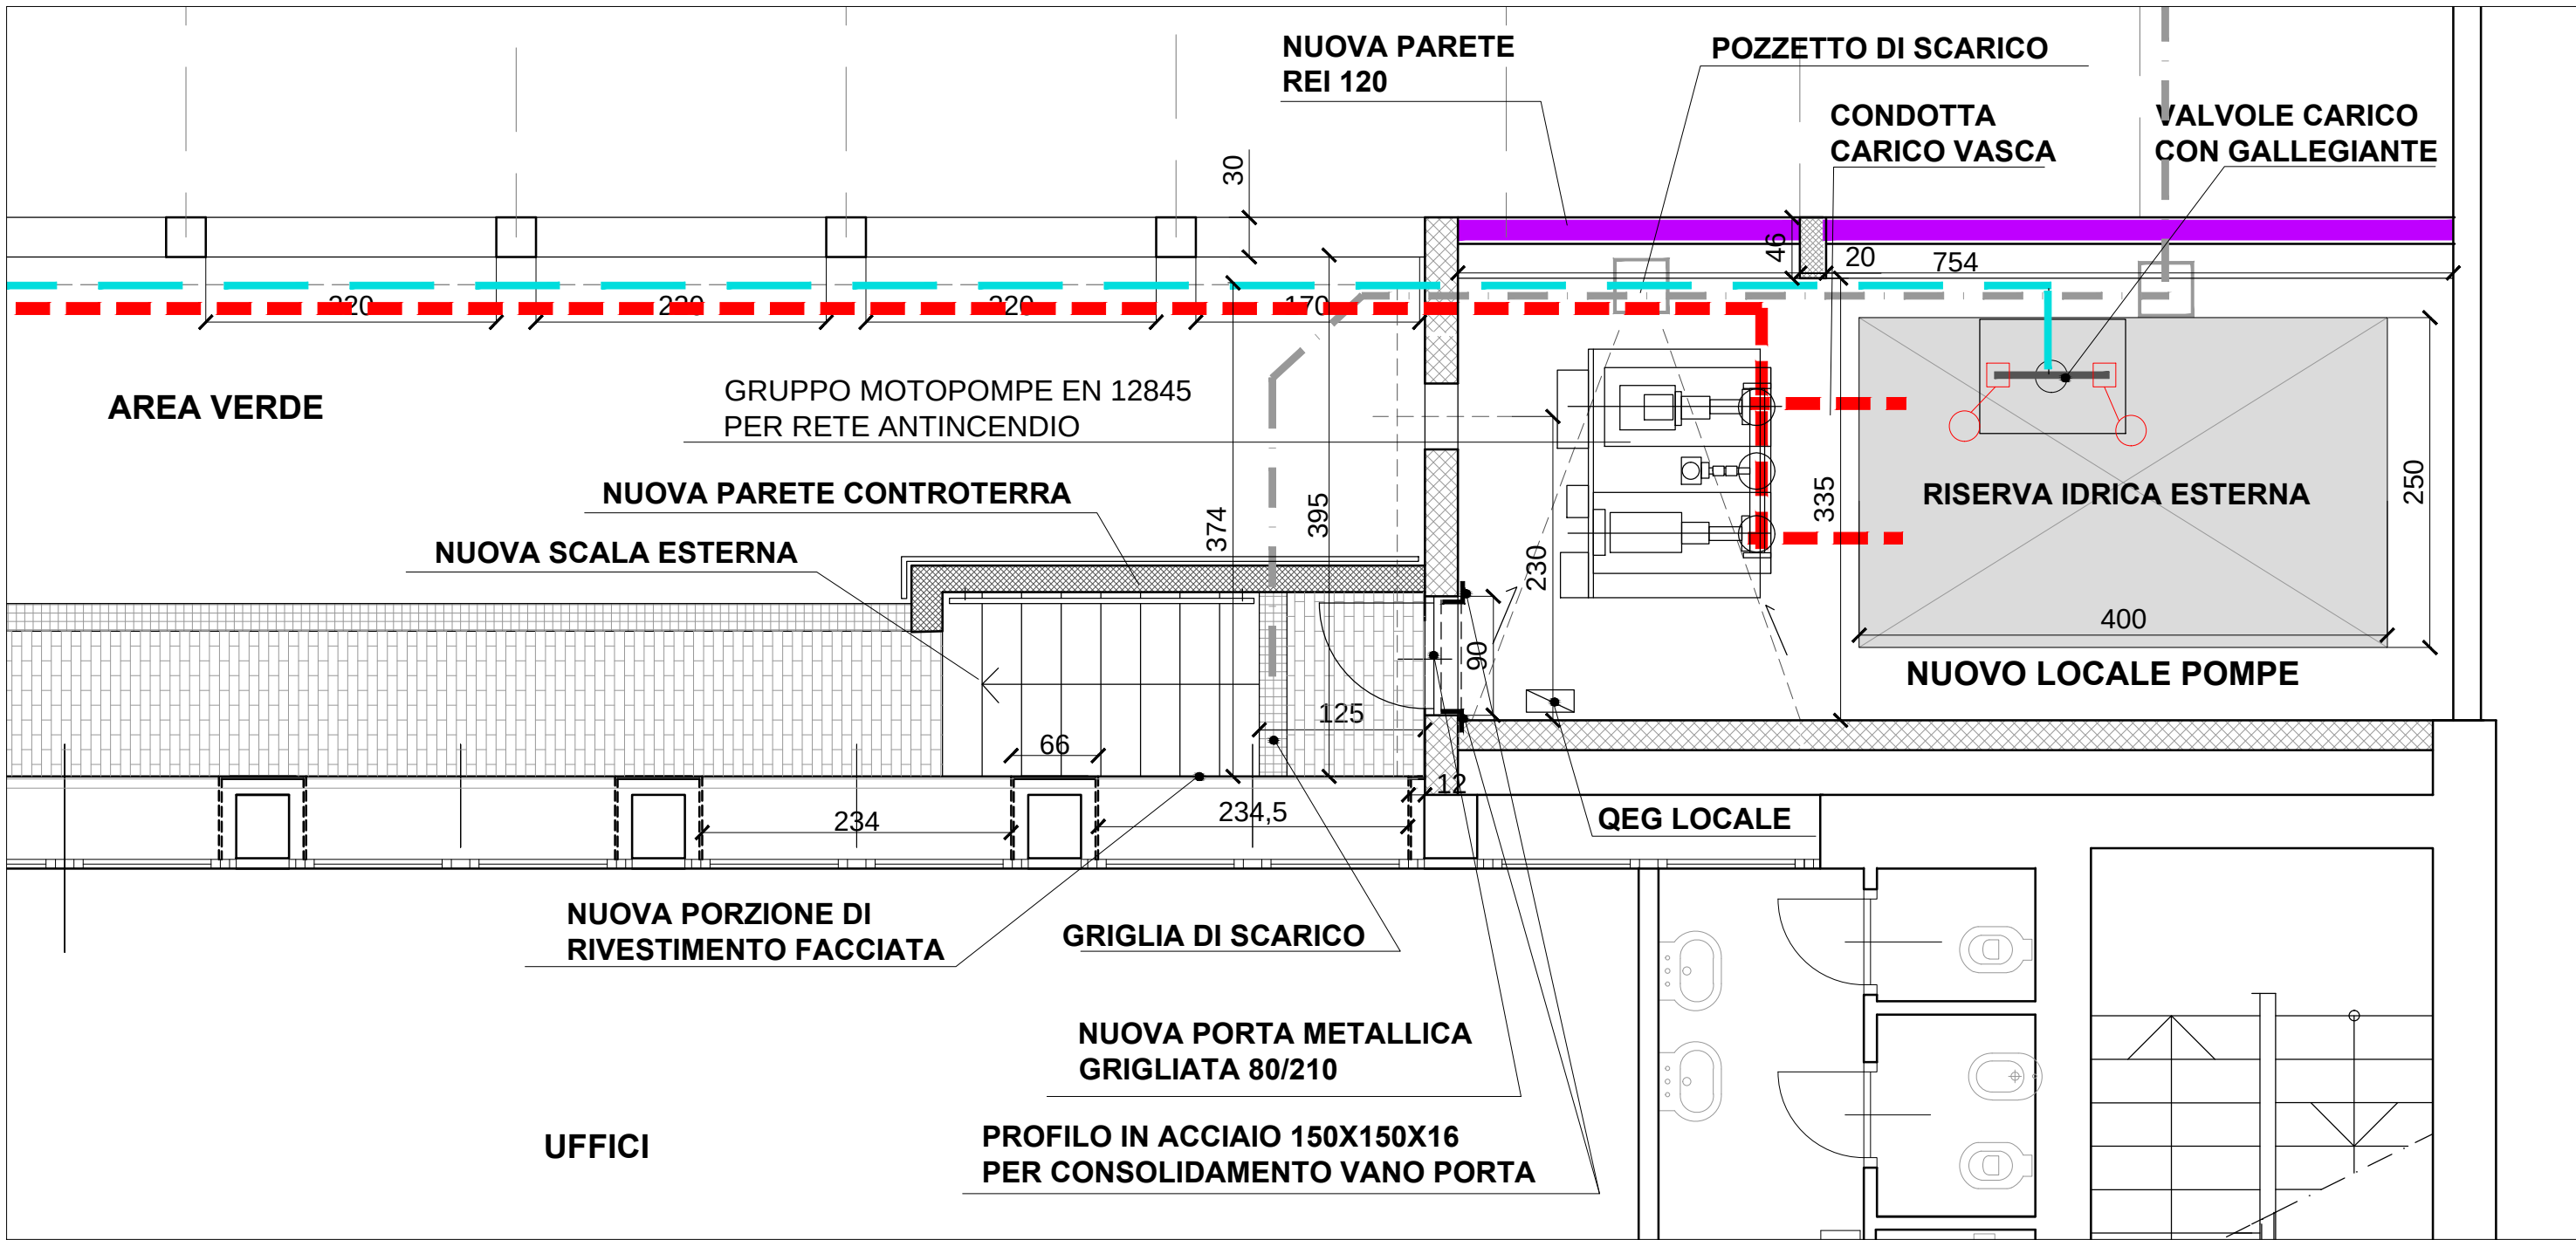


NUOVO LOCALE POMPE ANTINCENDIO - DETTAGLIO 1:50

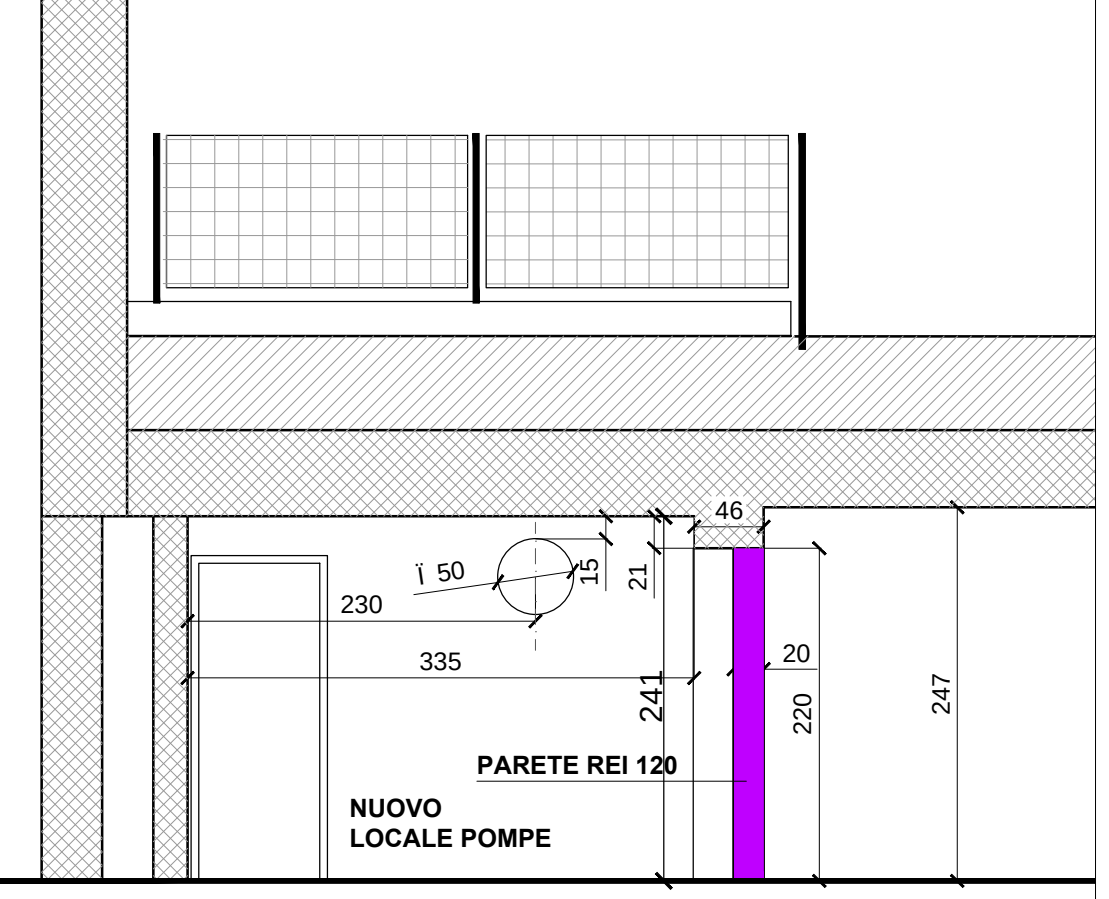

SEZIONE A-A 1:50

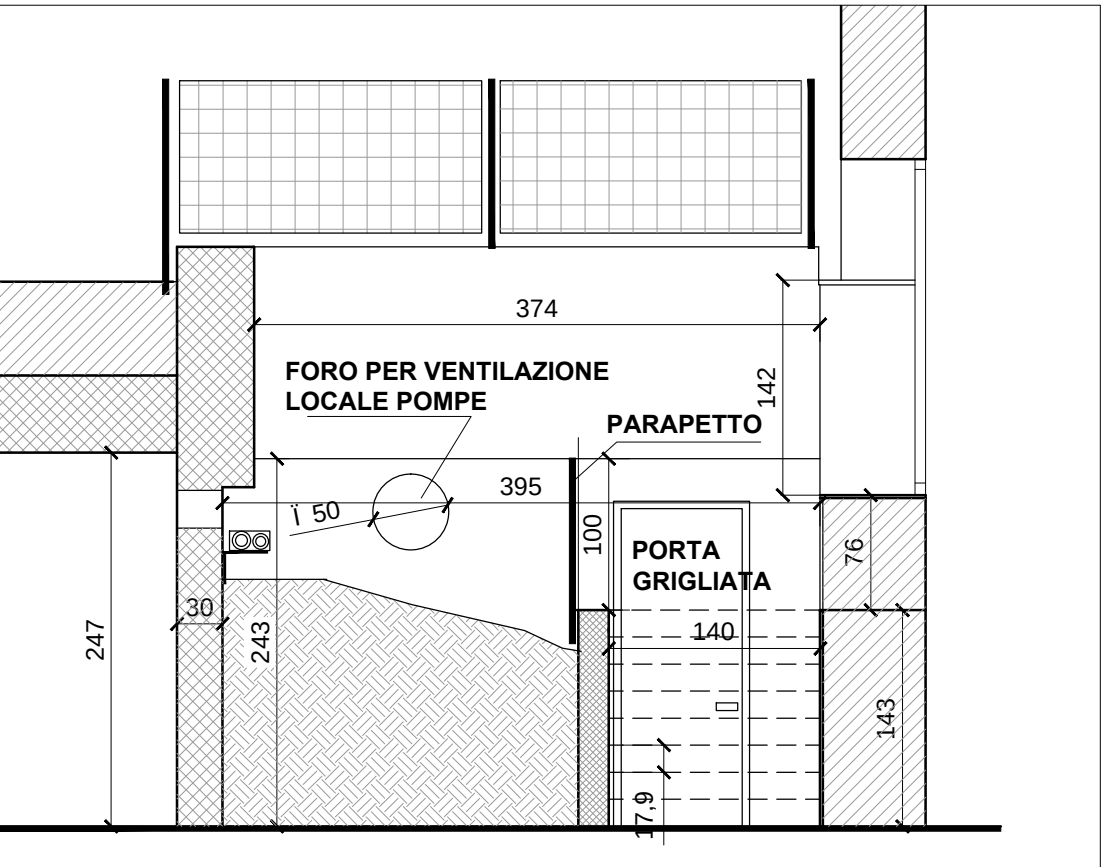

SEZIONE B-B 1:50

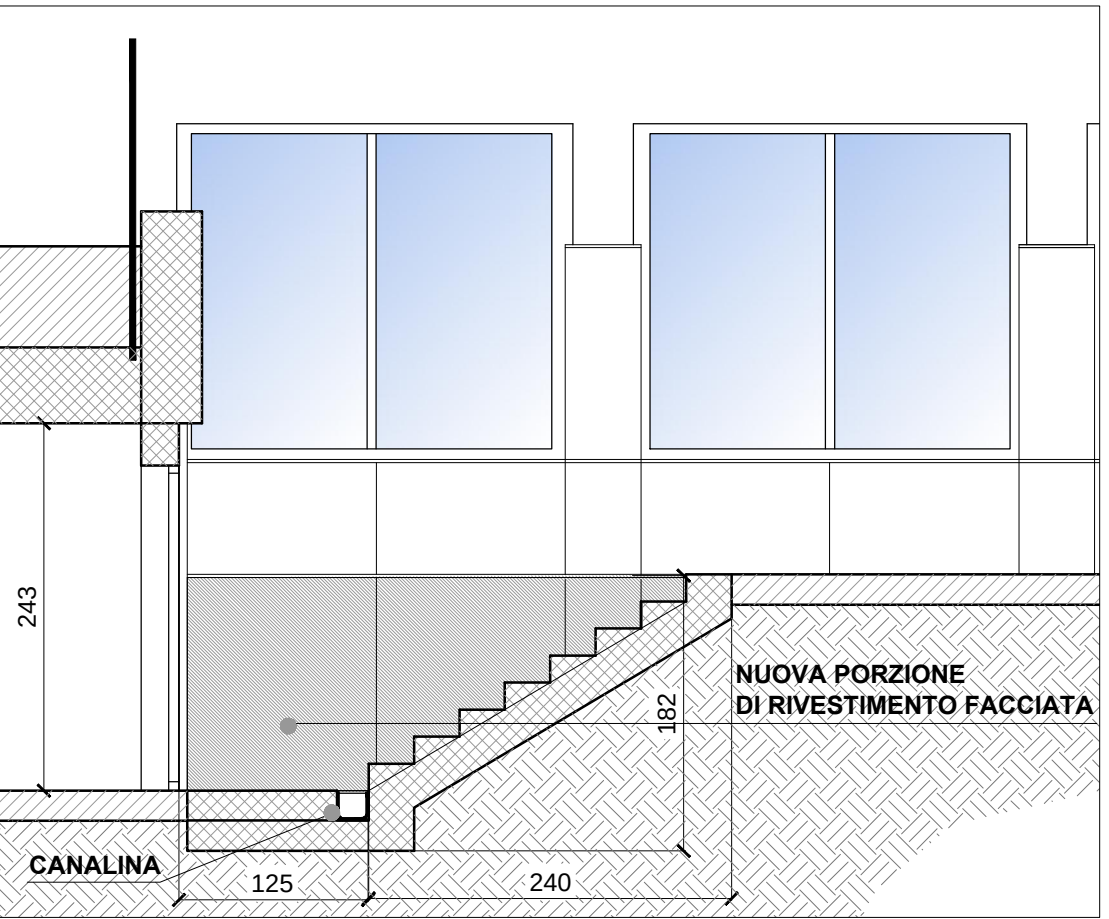

SEZIONE C-C 1:50